



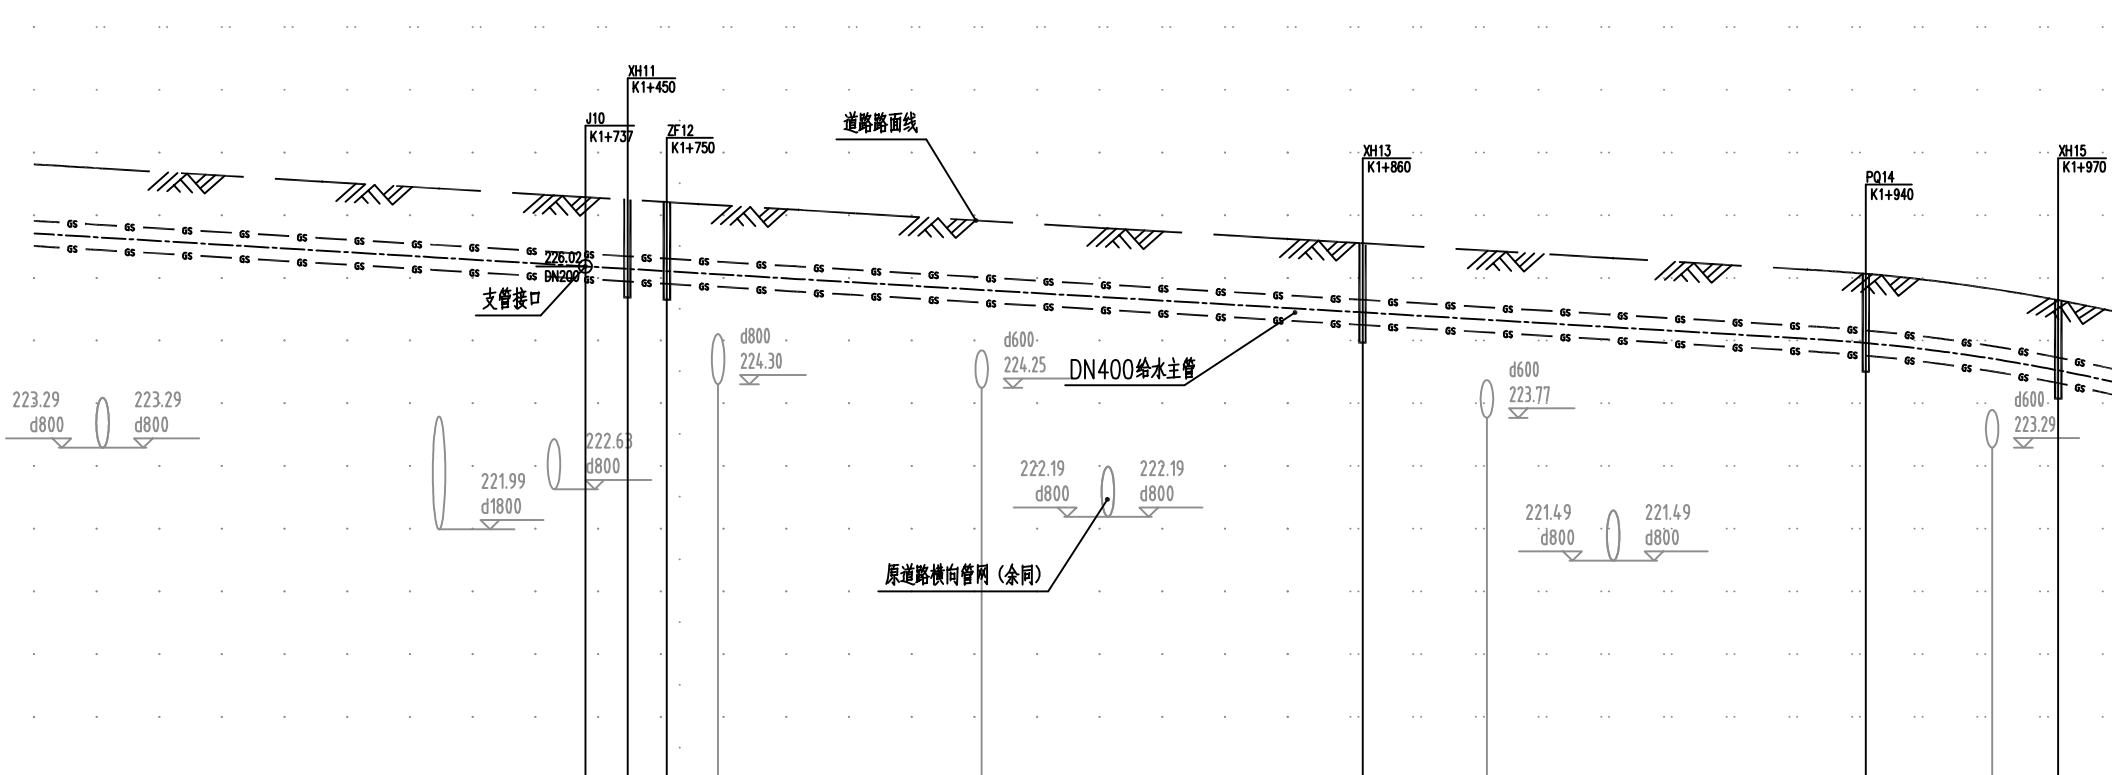

设计	审核	校核	制图
设计	审核	校核	制图
设计	审核	校核	制图
设计	审核	校核	制图

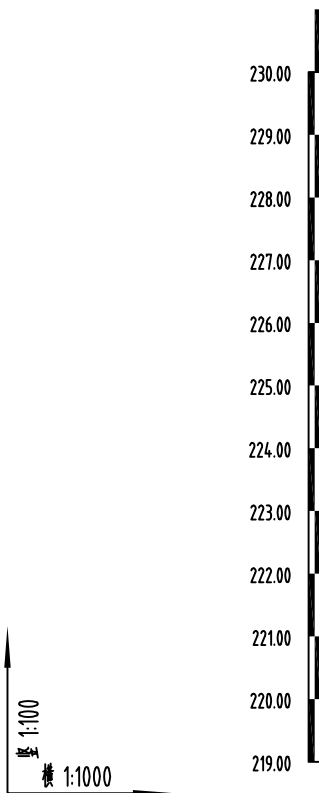

井编号
管道小平面
平面距离 (m) / 坡度
设计路面标高 (m)
设计管内底标高 (m)
管道埋深 (m)
道路桩号 (m)
井规格

J10 XH11ZF12			XH13			PQ14			XH15		
DN400			DN400			DN400			DN400		
SS100/65-1.0			SS100/65-1.0			SS100/65-1.0			SS100/65-1.0		
73			13			190			40.29		
227.74			227.32			226.55			226.07		
226.44			226.02			225.01			224.71		
1.30			1.30			1.30			1.30		
1+660			1+737			1+880			1+940		
φ1800			φ1800			φ1800			φ1800		

湖南省建设工程施工图审查文件审查合格专用章
长沙市城规工程建设施工图审查咨询有限公司
S18007 2026.09.03
房屋建筑工程 (含超限高层): 一类
市政工程 (给排水、道路、桥梁、隧道): 一类
有效期至2028.12.31

设计单位:
DESIGN COMPANY

中元天纬集团有限公司

设计证书乙级编号: A452009123
No. A452009123 Class A of Design Certificate

建设单位: CLIENT

江华冯乘发展集团有限公司

项目名称: PROJECT NAME

江华瑶族自治县富鑫食品产业园及农产品冷链物流建设项目
地坑红岩外输水主管线工程

子项名称: SUB ITEM

图名: DRAWING TITLE

给水管网纵断面图二

项目负责人 PROJECT DIRECTOR	梁晖晖	梁晖晖
审定人 APPROVER	王金华	王金华
专业负责人 DISCIPLINE HEAD	陈雅婷	陈雅婷
审核人 VERIFIER	刘黎明	刘黎明
校对人 PROOFREADER	邹莉	邹莉
设计人 DESIGNER	赵建龙	赵建龙

注册执业章: SEAL OF CERTIFIED DESIGNER

贵州省工程勘察设计院出图专用章

中元天纬集团有限公司

资质等级范围: 建筑行业乙级、市政行业乙级

环境工程专项乙级

石化医药行业乙级

风景园林工程设计专项乙级

电力行业 (变电工程、送电工程、新能源发电) 乙级

资质证书编号: A252031465 有效期至2029年11月27日

设计阶段 DESIGN STAGE		出图日期 DATE	2026.03.01
比例 SCALE		版别 EDITION	第A版
图号 DRAWING No.	14	工程编号 PROJECT No.	

1. 本图由设计单位编制, 不得随意修改和删减, 如有修改, 须经设计单位同意。
2. 本图由设计单位编制, 不得随意修改和删减, 如有修改, 须经设计单位同意。