




项目	名称	内容
工程	名称	内容
材料	名称	内容
设备	名称	内容
其他	名称	内容

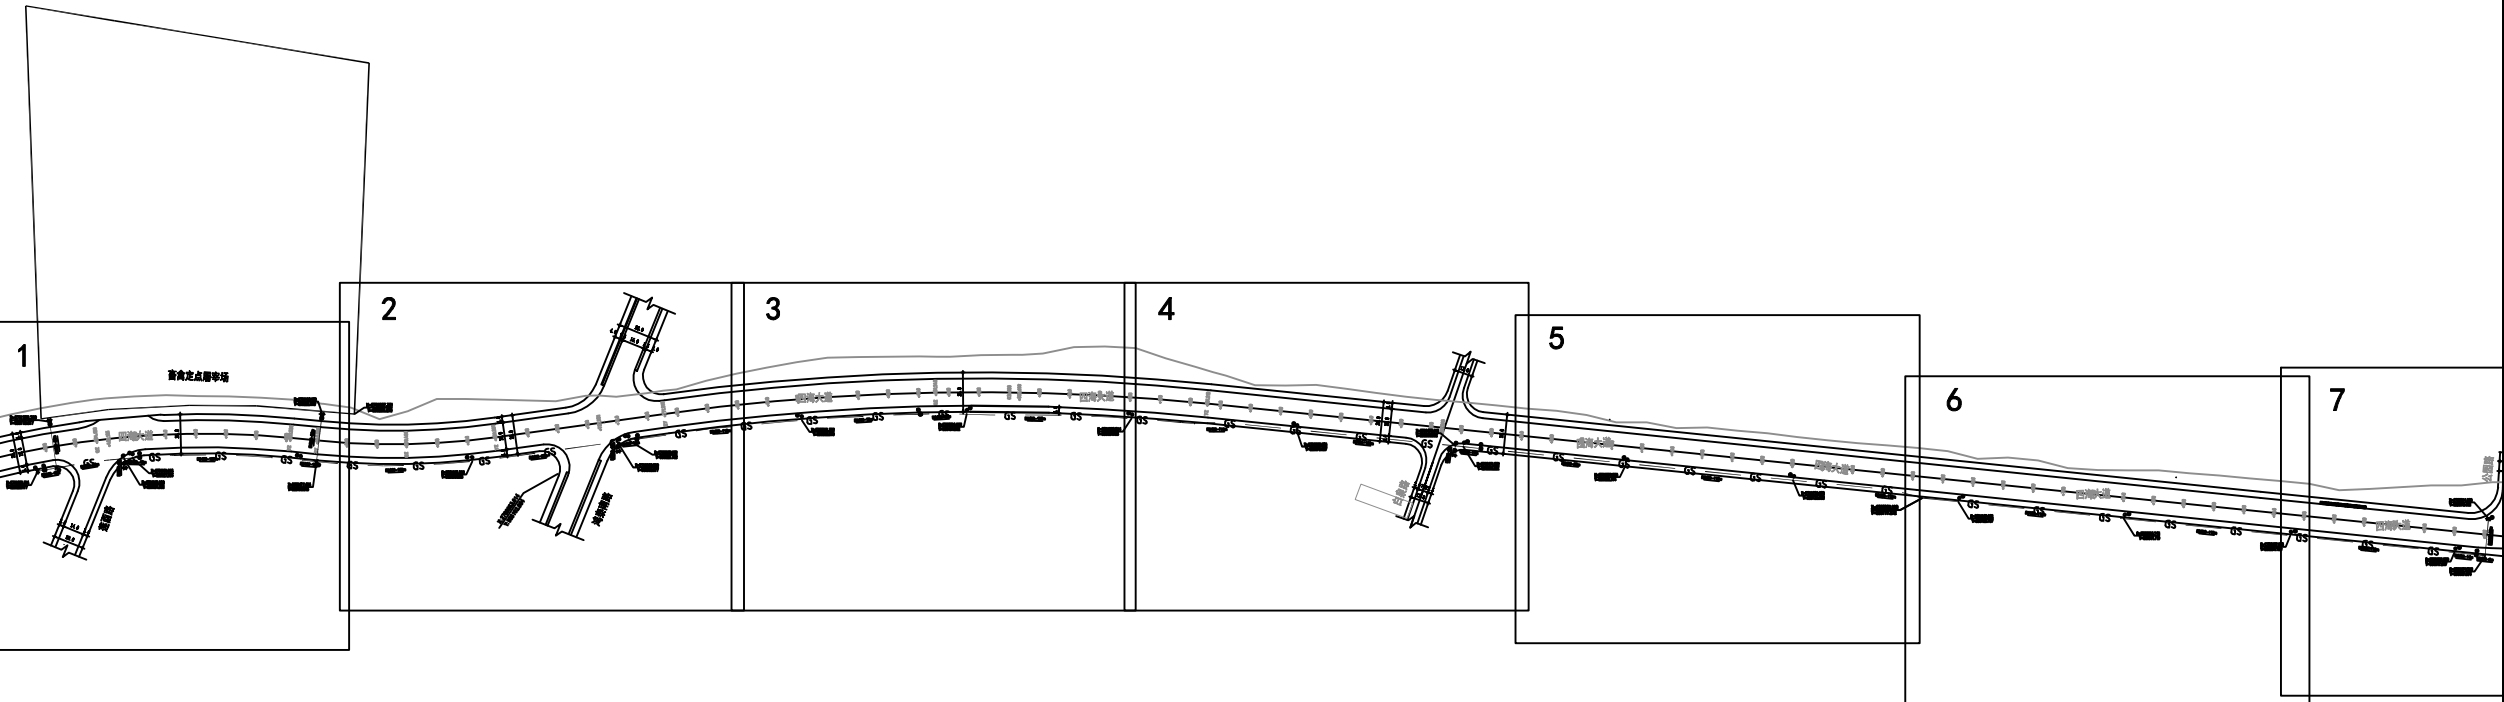

设计单位: DESIGN COMPANY		
中元天纬集团有限公司		
设计证书乙级编号:A452009123 No. A452009123 Class A of Design Certificate		
建设单位:CLIENT		
江华冯乘发展集团有限公司		
项目名称:PROJECT NAME 江华冯乘发展集团有限公司产品仓储冷链物流建设项目 地坑红地坑水主管网工程		
子项名称:SUB ITEM		
图名: DRAWING TITLE 给水管网总平面图		
项目负责人 PROJECT DIRECTOR	梁畔晖	
审定人 APPROVER	王金华	
专业负责人 DISCIPLINE HEAD	陈雅婷	
审核人 VERIFIER	刘黎明	
校对人 PROOFREADER	邹莉	
设计人 DESIGNER	赵建龙	
注册执业章:SEAL OF CERTIFIED DESIGNER		
贵州省工程勘察设计公司出图专用章		
中元天纬集团有限公司		
资质等级范围:建筑行业乙级 市政行业乙级		
环境工程专项乙级		
化工石化医药行业乙级		
风景园林工程设计专项乙级		
电力行业(变电工程、送电工程、新能源发电)乙级		
资质证书编号:A252031465 有效期至2029年11月27日		
设计阶段 DESIGN STAGE	出图日期 DATE	2026.03.01
比例 SCALE	版别 EDITION	第A版
图号 DRAWING No.	03	工程编号 PROJECT No.
1. 本图由设计单位编制, 不得随意修改和复制, 如有修改, 须经设计单位负责人批准。 2. 本图由设计单位编制, 不得随意修改和复制, 如有修改, 须经设计单位负责人批准。		

注:
1、本图尺寸单位除标明外, 均以m计;
2、本图平面比例1: 800;

编号	图例	名称
1	— GS —	新建给水管道
2	— —	管道末端临时挡板
3	—●—	室外消火栓
4	⊗	给水阀井
5	⊙	排气阀井
6	DN400-10	管径(mm)-管长(m)

说明:
新建给水管根据现场勘察, 给水管埋置位置如下:
1、PK1+360—PK2+120给水管埋置在人行道外;
2、PK2+120—PK2+607给水管埋置在人行道内;
3、PK2+607—PK2+980给水管埋置在人行道外;
市政工程设计(给水排水、道路、桥梁、隧道): 一类
有效期至2028. 12. 31