


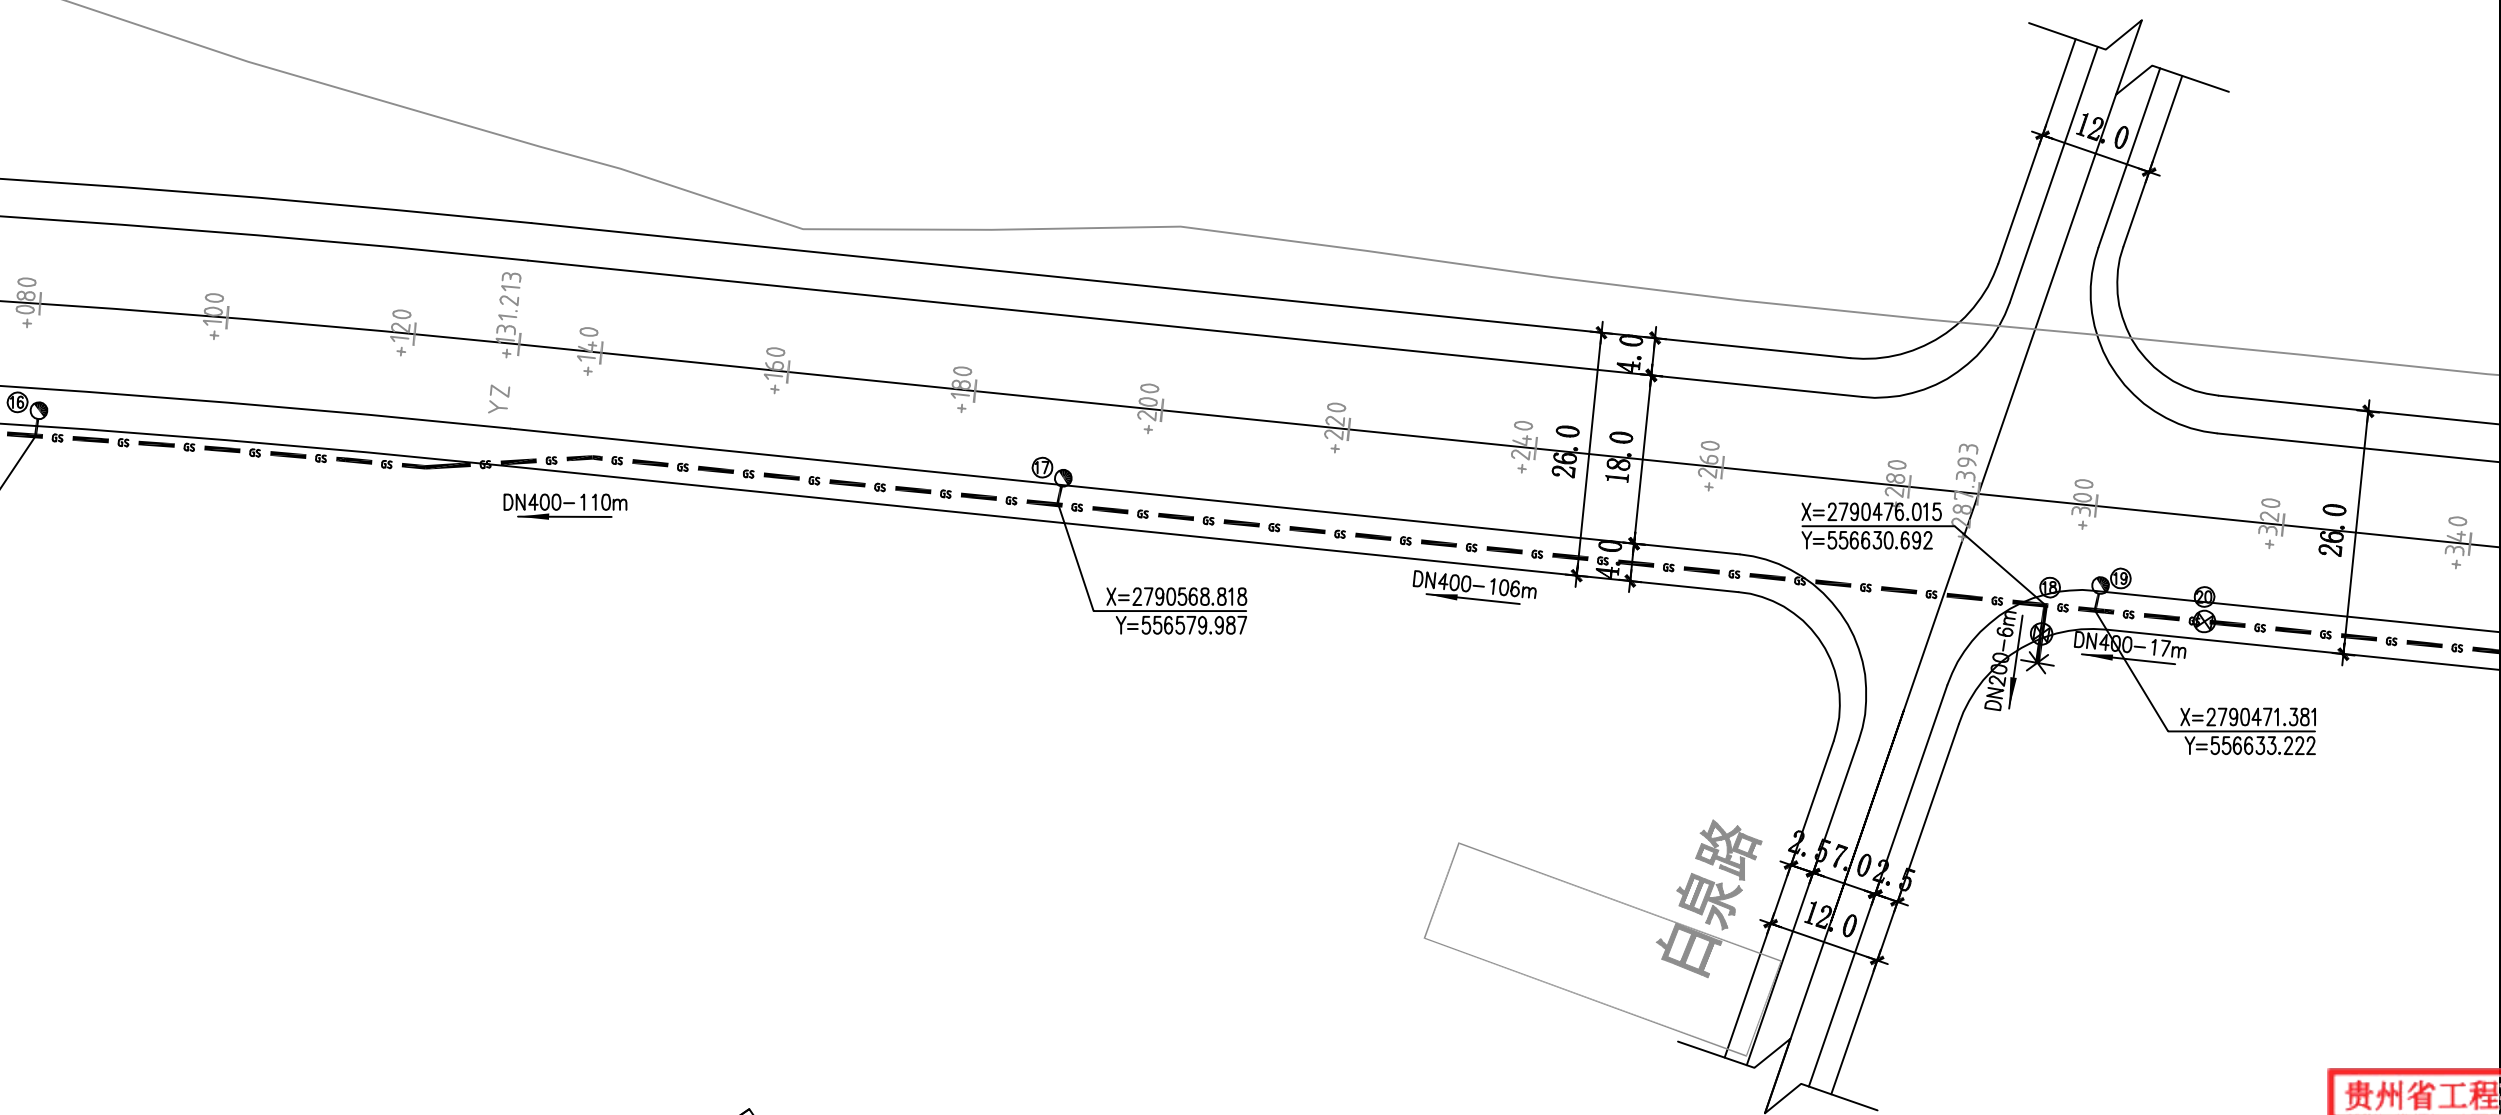


4

图例	比例	备注
新建给水管道	1:800	
管道末端临时挡板	1:800	
室外消火栓	1:800	
给水阀井	1:800	
排气阀井	1:800	
管径(mm)-管长(m)	1:800	




- 注:
- 1、本图尺寸单位除标明外,均以m计;
 - 2、本图平面比例1: 800;

编号	图例	名称
1	GS	新建给水管道
2	—	管道末端临时挡板
3	—●	室外消火栓
4	⊗	给水阀井
5	⊙	排气阀井
6	DN400-10	管径(mm)-管长(m)

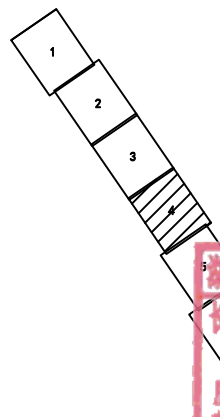

湖南省建设工程施工图审查文件审查合格专用章
长沙市城规工程建设施工图审查咨询有限公司
S18007 2026.09.03
房屋建筑工程(含超限高层):一类
市政工程(给水排水、道路、桥梁、隧道):一类
有效期至2028.12.31

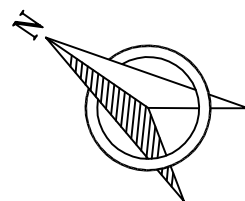

设计单位:
DESIGN COMPANY



中元天纬集团有限公司

设计证书乙级编号:A452009123
No. A452009123 Class A of Design Certificate

建设单位:CLIENT

江华冯乘发展集团有限公司

项目名称:PROJECT NAME

江华瑶族自治县定点屠宰及产品冷链物流配送项目
地坑红地坑水主管网工程

子项名称:SUB ITEM

图名: DRAWING TITLE

给水管网平面图四

项目负责人 PROJECT DIRECTOR	梁晖晖	梁晖晖
审定人 APPROVER	王金华	王金华
专业负责人 DISCIPLINE HEAD	陈雅婷	陈雅婷
审核人 VERIFIER	刘黎明	刘黎明
校对人 PROOFREADER	邹莉	邹莉
设计人 DESIGNER	赵建龙	赵建龙

注册执业章:SEAL OF CERTIFIED DESIGNER

贵州省工程勘察设计公司出图专用章
中元天纬集团有限公司
资质等级范围:建筑行业乙级 市政行业乙级
环境工程专项乙级
化工石化医药行业乙级
风景园林工程设计专项乙级
电力行业(变电工程、送电工程、新能源发电)乙级
资质证书编号:A252031465 有效期至2029年11月27日

设计阶段 DESIGN STAGE		出图日期 DATE	2026.03.01
比例 SCALE		版别 EDITION	第A版
图号 DRAWING No.	07	工程编号 PROJECT No.	

1.本图由设计单位编制,不得随意修改和复制,如有修改,须经设计单位同意。
2.本图由设计单位编制,不得随意修改和复制,如有修改,须经设计单位同意。